
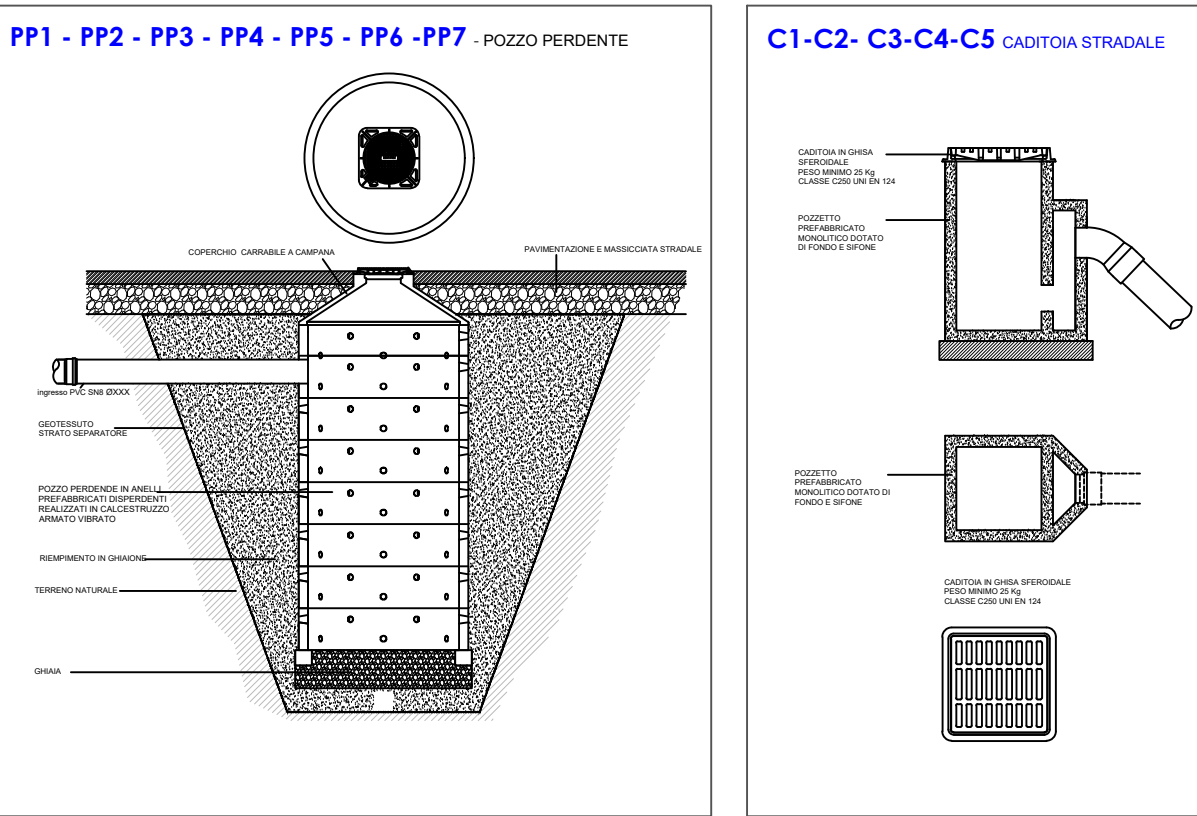
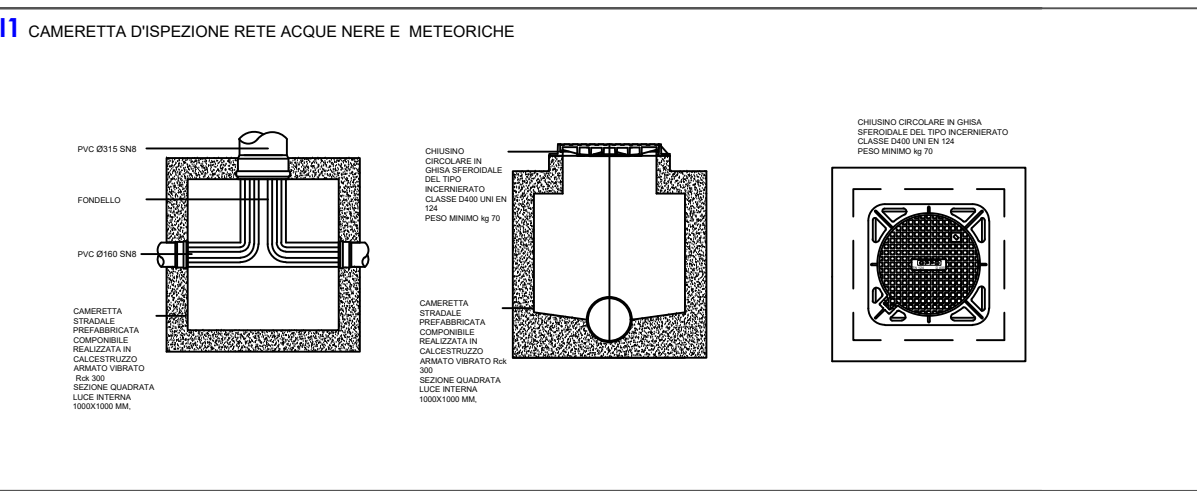
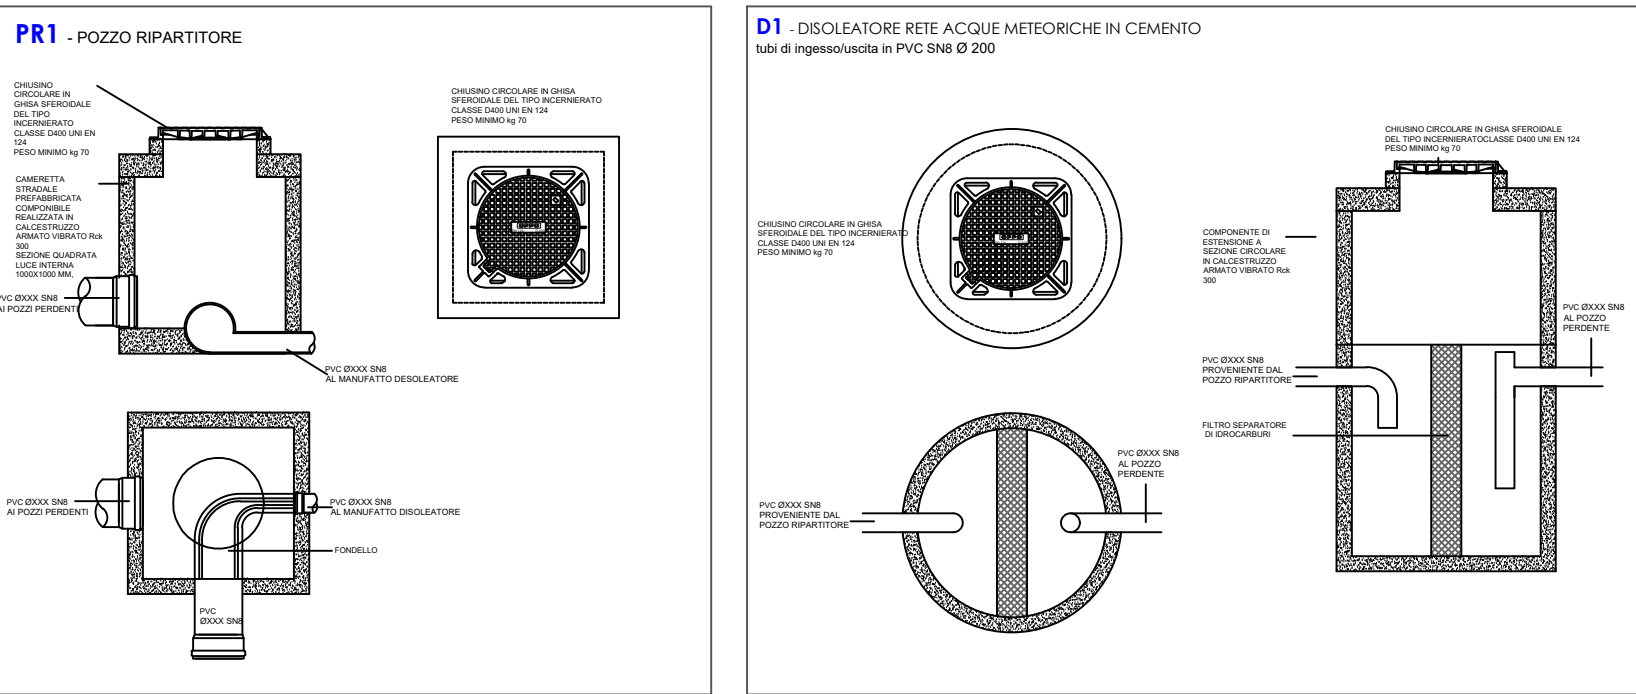


	DIREZIONE DI SCOLO DELL'ACQUA
	CADITOIA CARRABILE CAR PARK DIMENSIONE 40X40 cm
	LINEA RACCOLTA ACQUE PARCHEGGIO PENDENZA 1%
	POZZO DESOLEATORE CON FILTRO A COALESCENZA
	POZZETTO RIPARTITORE
	POZZO PERDENTE Ø200 H 450 ± 14,13 mc
	POZZETTO DI ISPEZIONE ACQUE CHIARE 40x40 cm
	DRENAGGI CAMMINAMENTI E AREE VERDI
	LINEA RACCOLTA ACQUE DRENAGGI Ø 160 PENDENZA 1%


SCHEMA DI SEZIONE SCALA 1:200

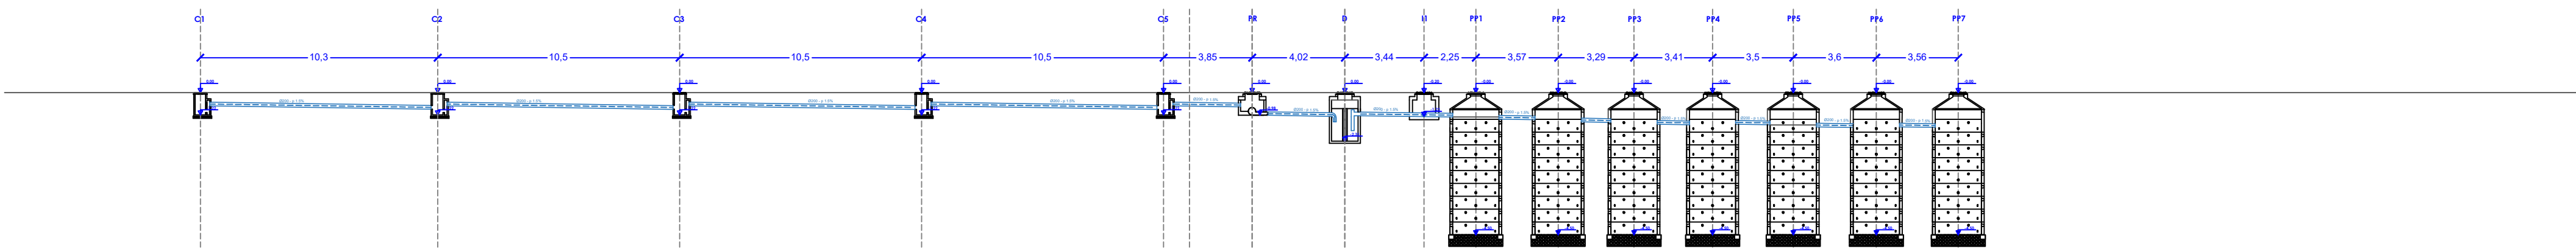

CALCOLO DELLE SUPERFICI

LOTTO 3 OGGETTO DI INTERVENTO	2.143 mq
ASFALTO NON DRENANTE	843 mq
ASF.DRENANTE	478 mq
AREA VERDE/DRENANTE	822 mq

PLANIMETRIA LOTTO 3 - SCALA 1:200

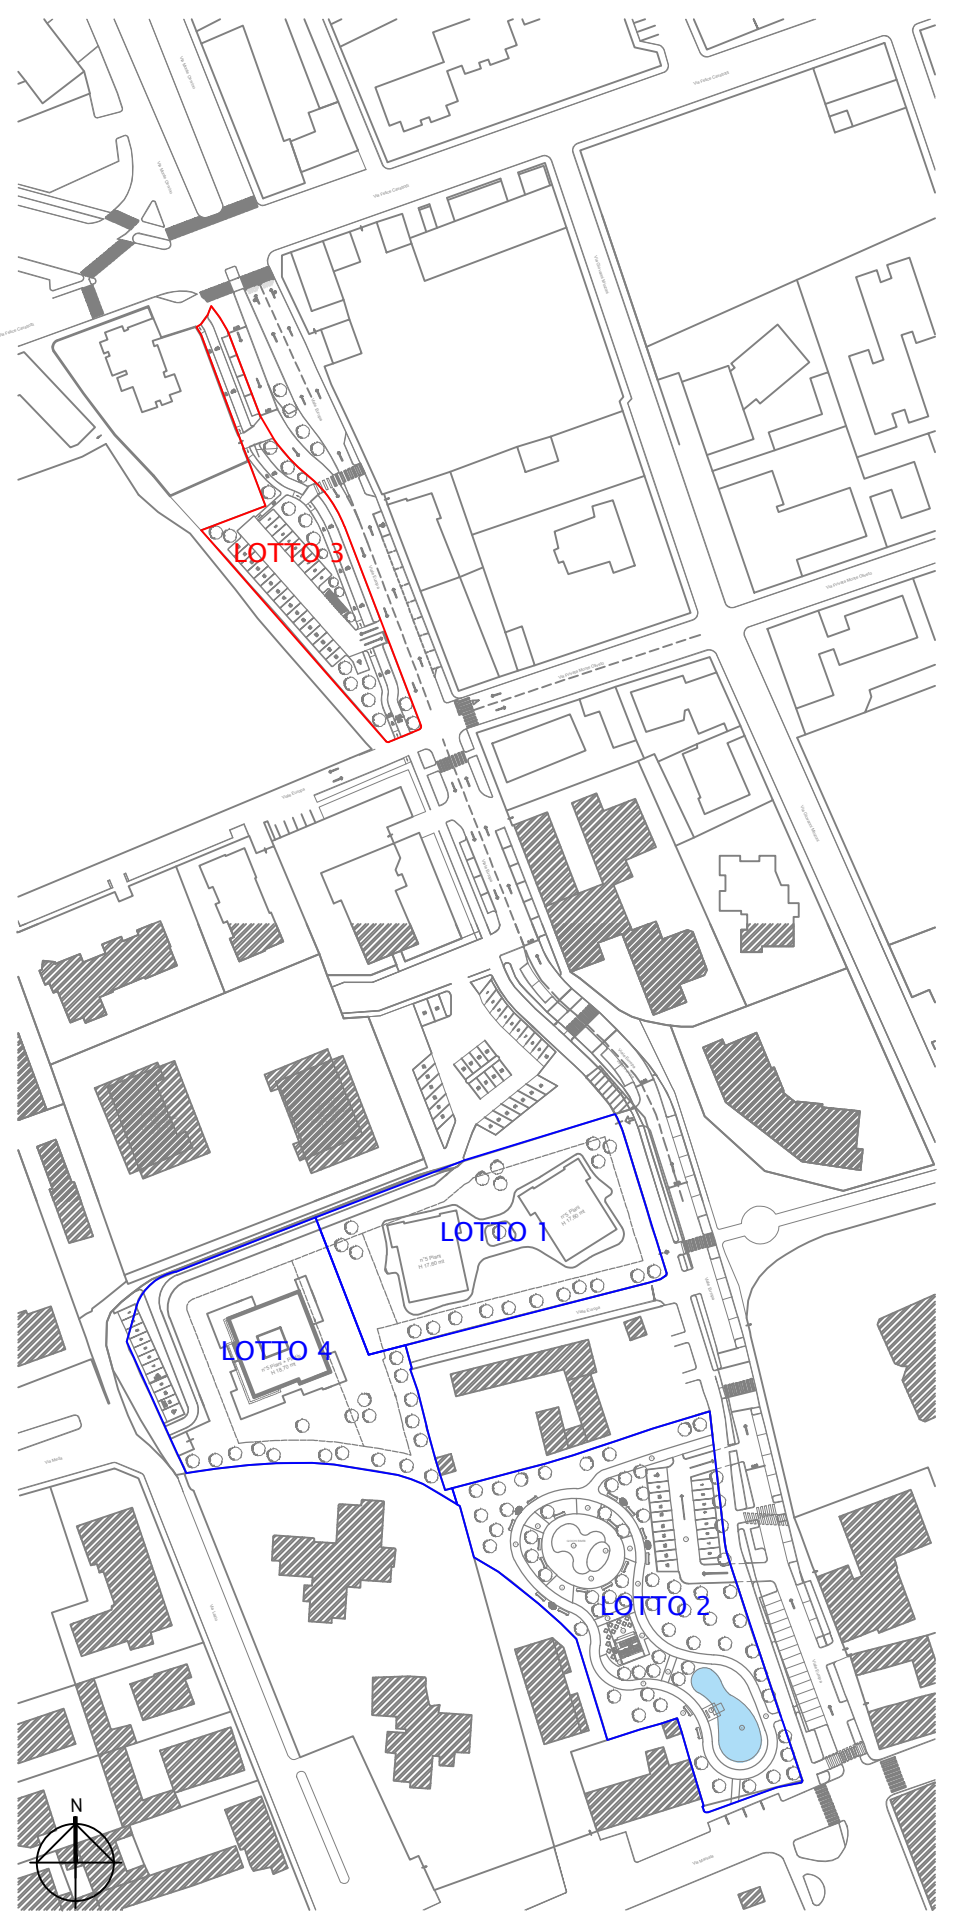

INQUADRAMENTO DELL'INTERVENTO

LOTTO 3 OGGETTO DI INTERVENTO

TAVOLA VALIDA AI SOLI FINI DELL'IMPIANTO



PARTNER DELLO STUDIO TECNICO PICCOLO ASSOCIATI
SEDE: Via A.Canova n° 20/22, 20864 Agrate Brianza (MB)
areatecnica@piccoloassociati.eu | ufficiotecnico@per.srl | impianti@piccoloassociati.eu
Tel: +039 650624 web: www.pepprogetti.it

ARCHITETTURA | ENERGIA | IMPIANTI | ANTINCENDIO | SICUREZZA

COMUNE DI MONZA

COMMITTENTE		CODICE	DISEGNO
GABRY 2000 SRL via Niccolò Machiavelli 38, 20145, Milano (MI)		PP1 1724	I03
OPERA		DISEGNATO DA	SCALA
AREA URBANA A PARCHEGGIO/ZONA LUDICA Viale Europa, Monza (MB)		Arch. M.Scotti	1:200
OGGETTO		APPROVATO DA	DATA
PROGETTO SMALTIMENTO ACQUE CHIARE E SCURE lotto 3		Ing. B.Piccolo	21/11/2024

3					
2					
1					
0	EMESSO PER APPROVAZIONE	M.S.	21.11.2024	B.P.	21.11.2024
N°	AGGIORNAMENTO	DIS.	DATA	C.C.	DATA

PROGETTISTA	PROPRIETÀ	IMPRESA

VIETATA LA RIPRODUZIONE ANCHE PARZIALE, LA TRADUZIONE E QUALUNQUE USO NON PREVENTIVAMENTE AUTORIZZATO PER ISCRITTO DALL' ING. B. PICCOLO TUTTI I DIRITTI RISERVATI A NORMA DI LEGGE