



PIANTA SCALA 1: 200




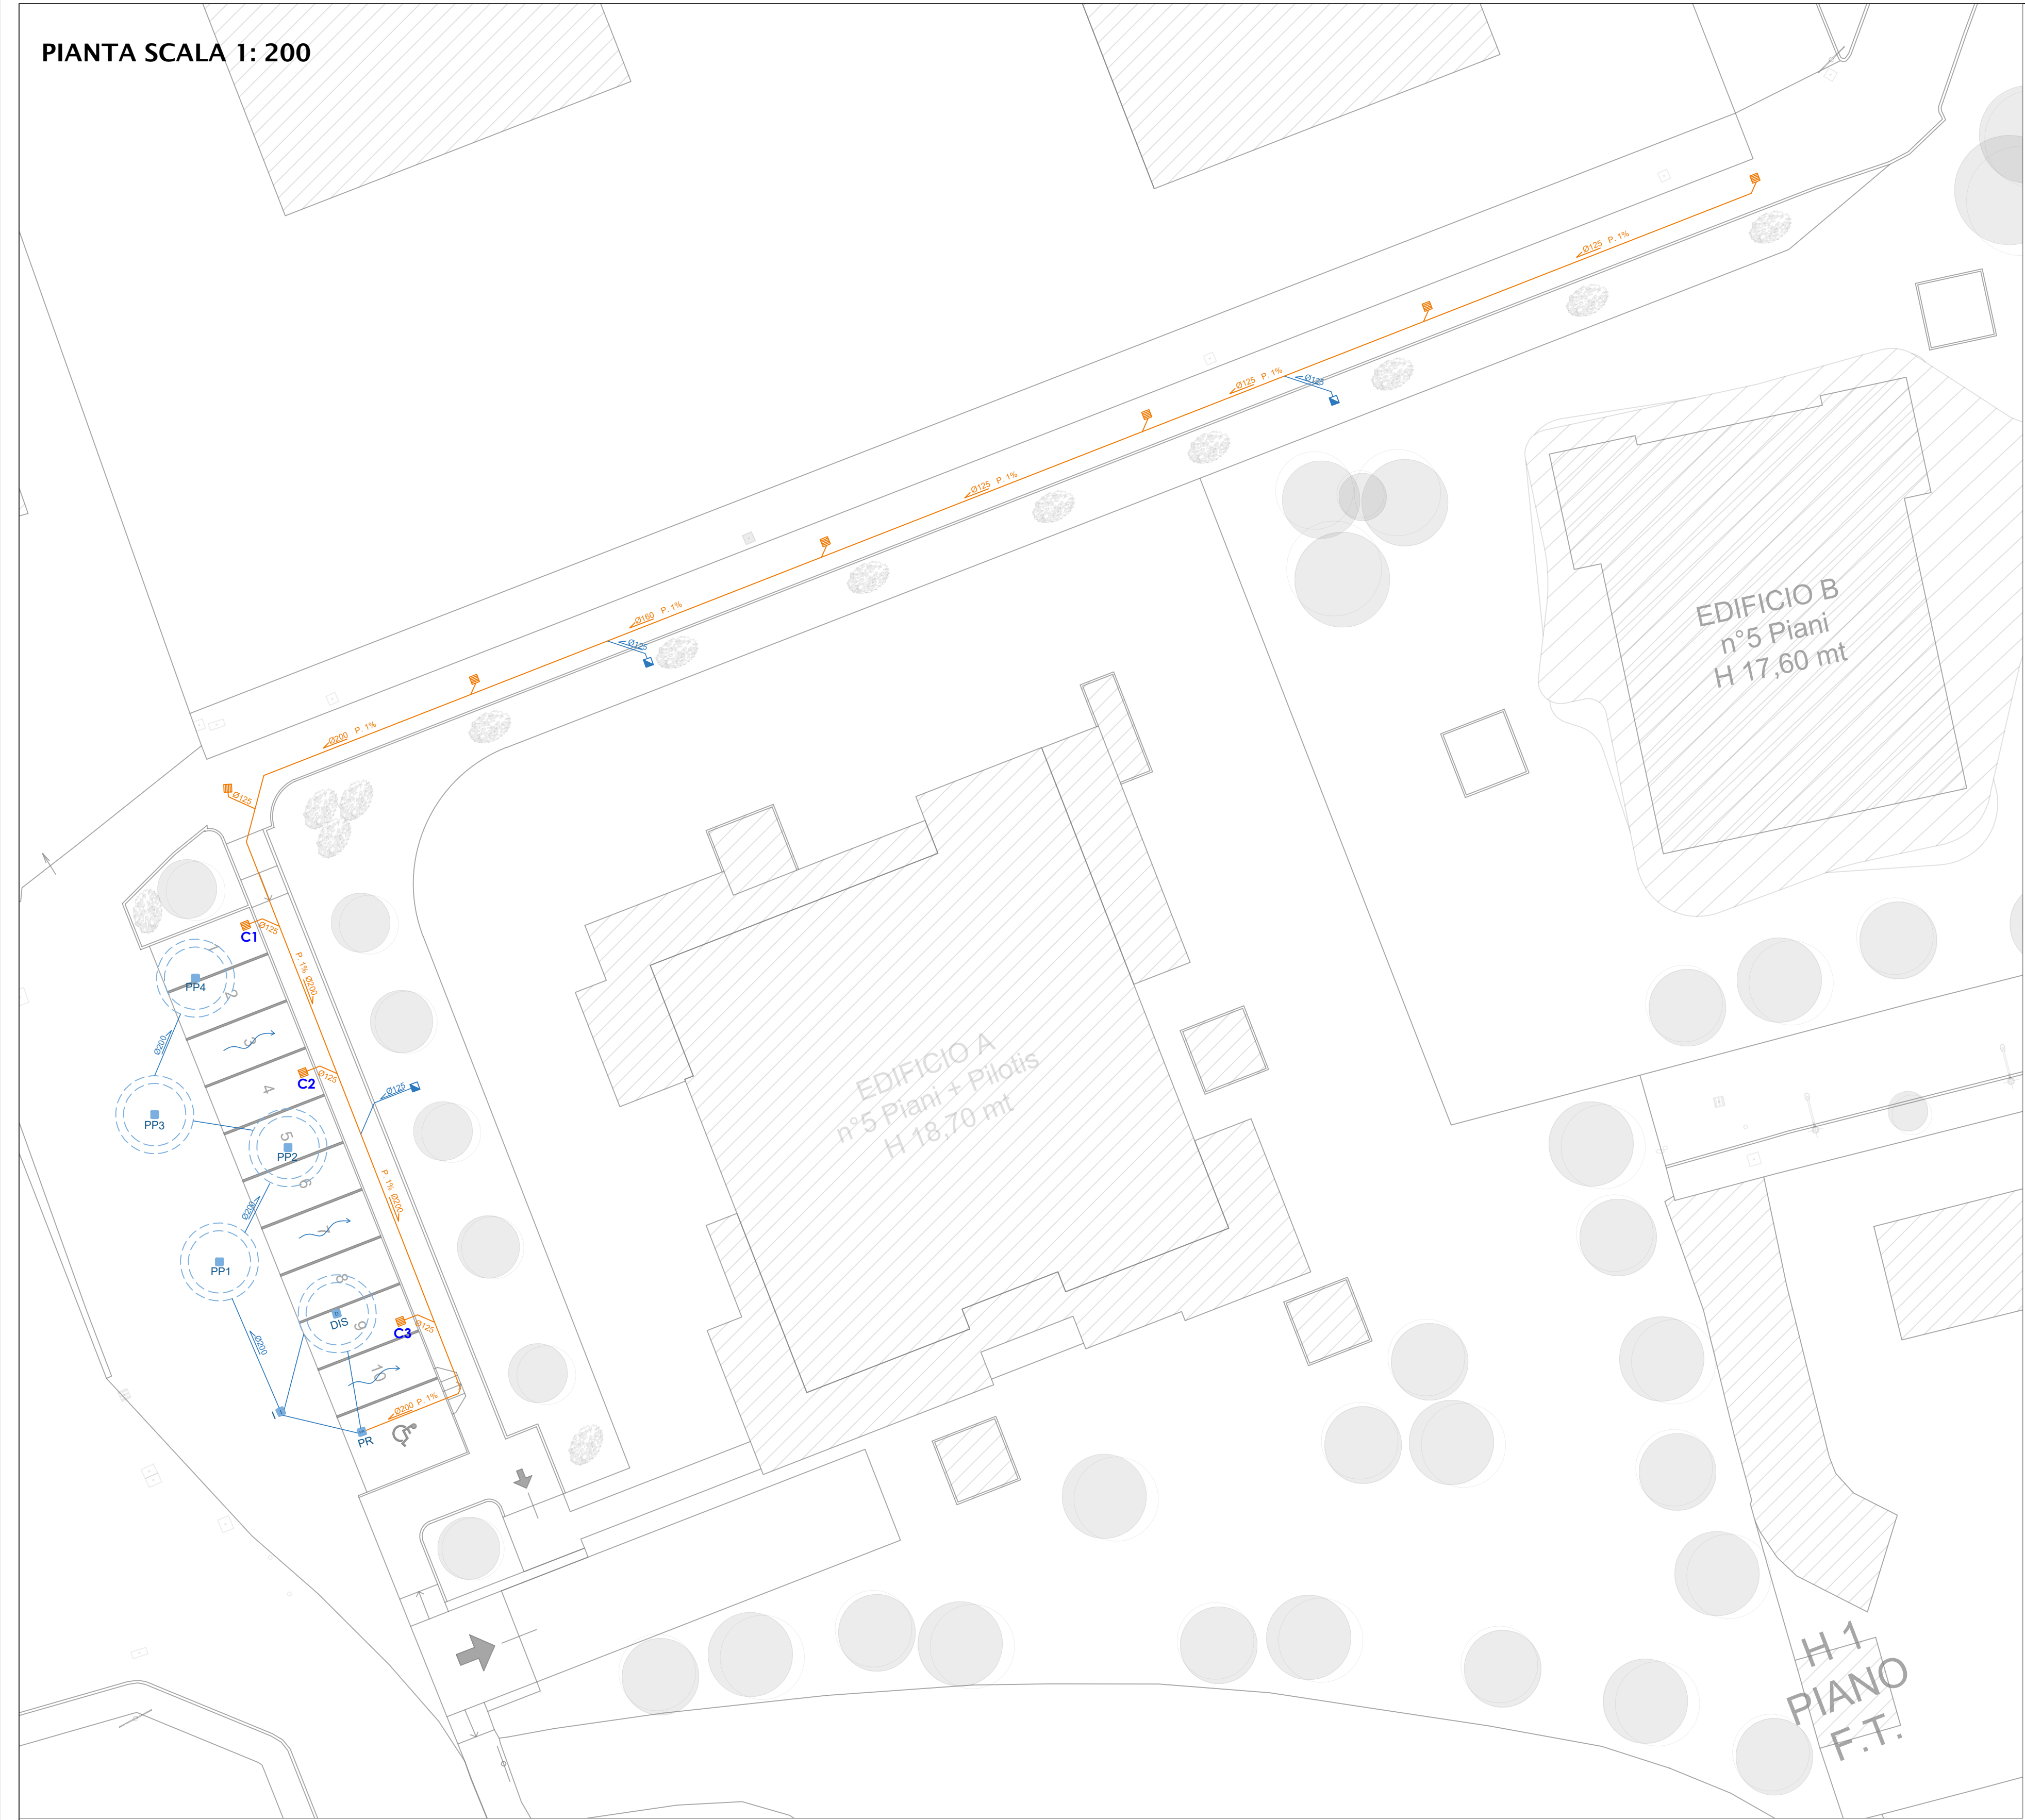


SCHEMA DI SEZIONE SCALA 1: 200

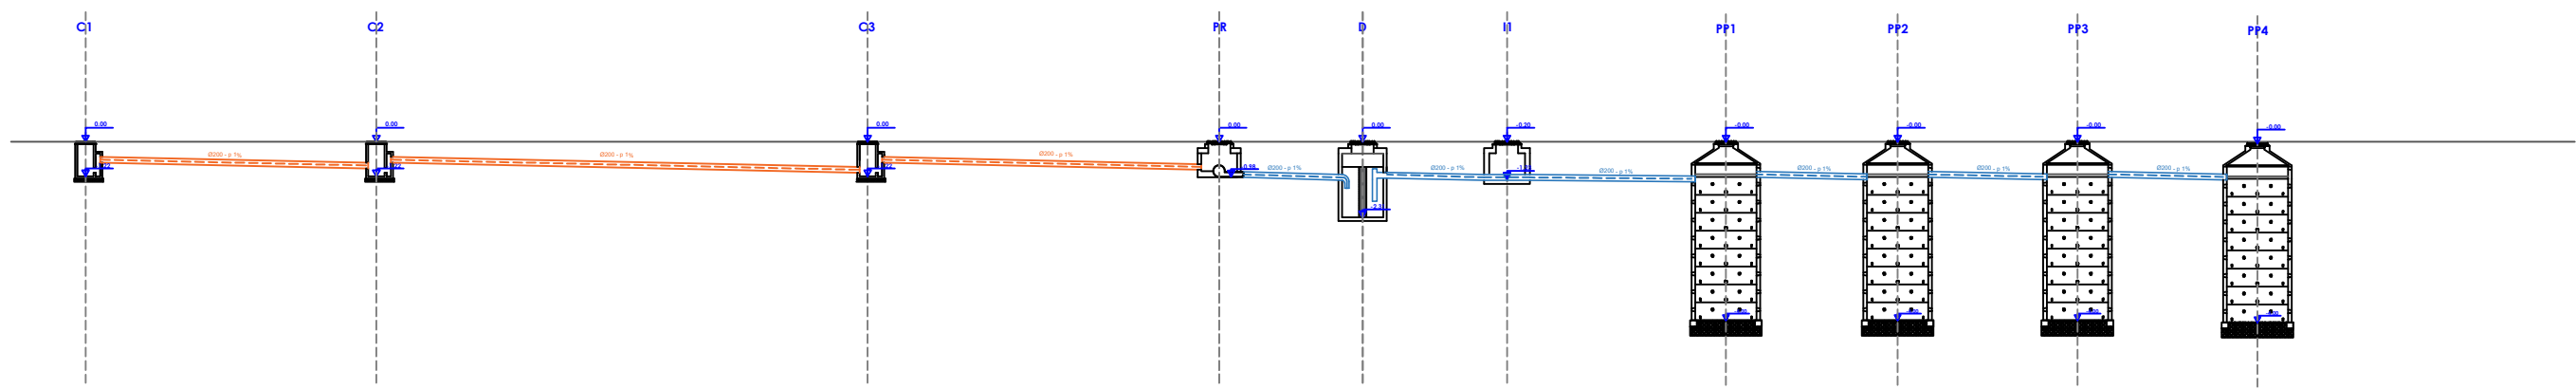


CALCOLO DELLE SUPERFICI SCALA 1: 500

- LOTTO 5 OGGETTO DI INTERVENTO 1184.83 mq
- SUPERFICIE COPERTA E ESTENSIONE AUTORIMESSA 742.33 mq
- AREA VERDE/DRENANTE 442.5 mq

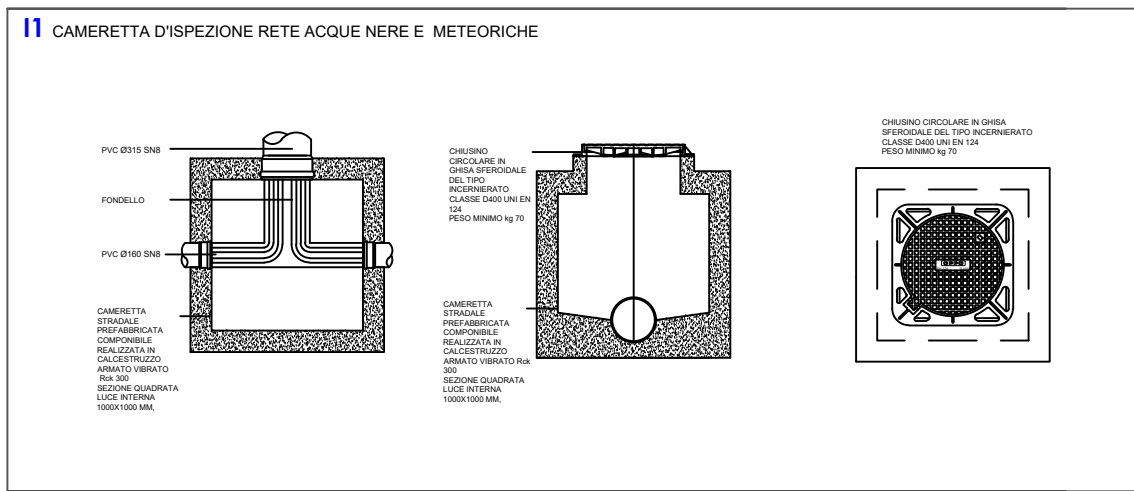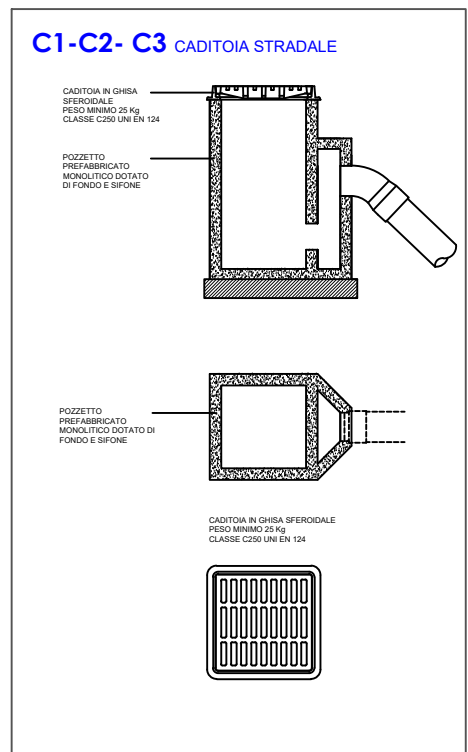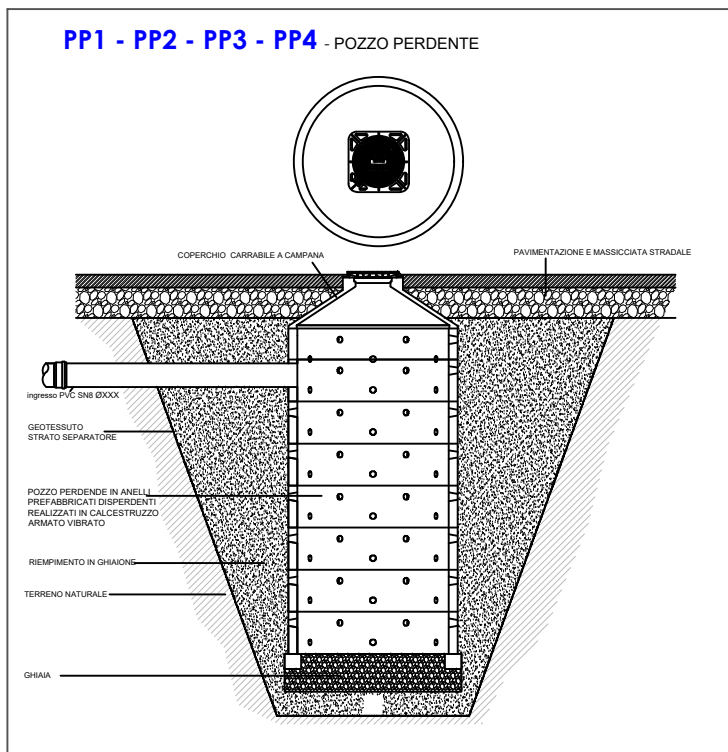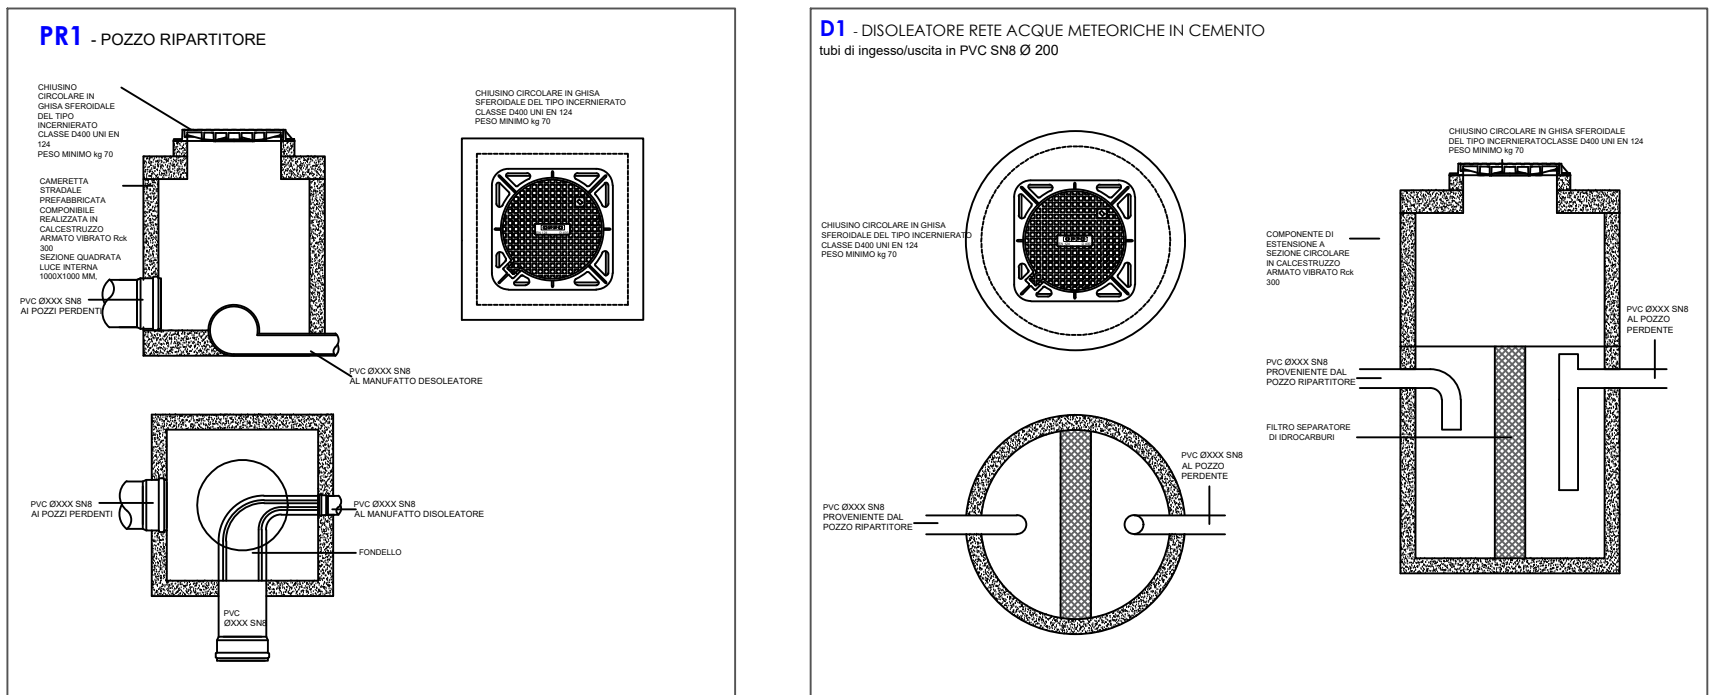

	CADITOIA CARRABILE 40x40
	RETE CAR PARK PENDENZA 1%
	DRENAGGI CAMMINAMENTI E AREE VERDI 40x40
	LINEA RACCOLTA ACQUE DRENAGGI Ø 125 PENDENZA 1%
	POZZETTO DI ISPEZIONE ACQUE CHIARE 40x40 cm
	POZZETTO DI RIPARTITORE ACQUE CHIARE 40x40 cm
	POZZO DISOLEATORE CON FILTRO A COALESCENZA
	POZZI PERDENTI Ø200 h. 400 cm
	DIREZIONE DI SCOLO DELL'ACQUA

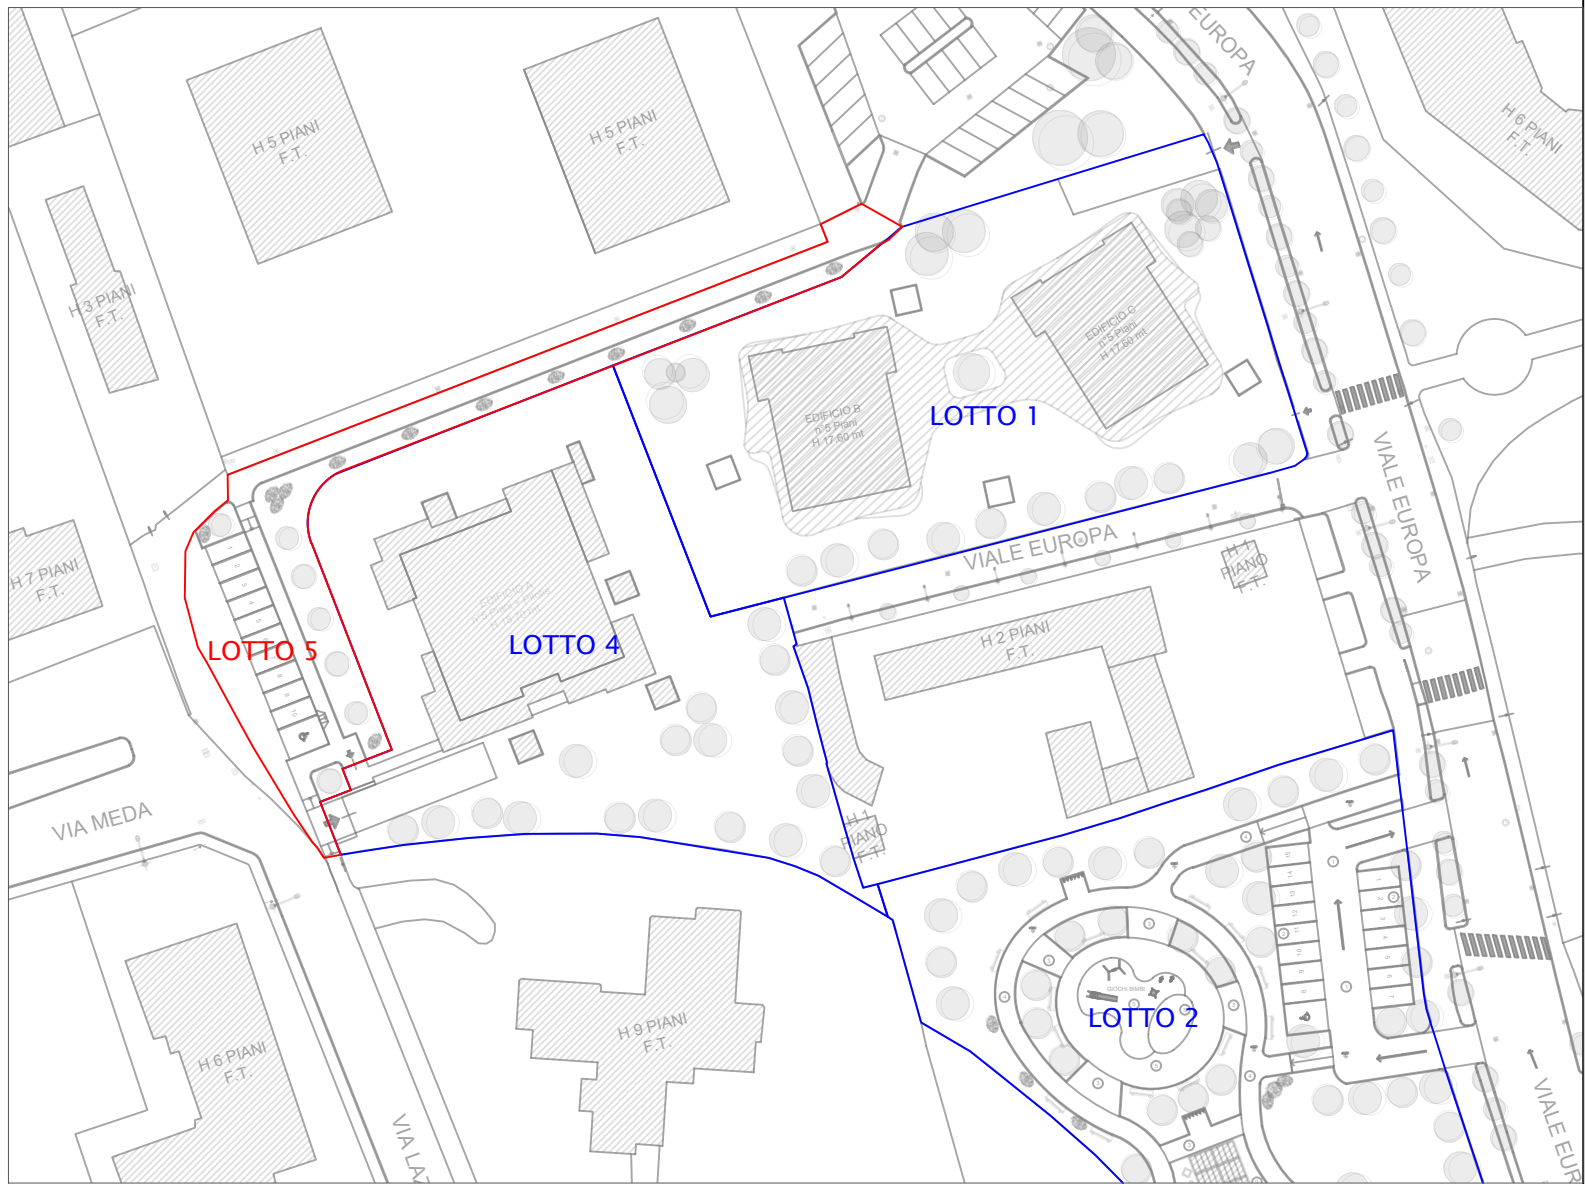

INQUADRAMENTO DELL'INTERVENTO
LOTTO 5 OGGETTO DI INTERVENTO

TAVOLA VALIDA AI SOLI FINI DELL'IMPIANTO

 PARTNER DELLO STUDIO TECNICO PICCOLO ASSOCIATI SEDE: Via A. Carrovi n° 20/22, 20154 Agrate Brianza (MB) areatecnica@piccoloassociati.eu ufficiotecnico@per.srl impianti@piccoloassociati.eu Tel. +039 650624 web: www.paproygetti.it			
ARCHITETTURA ENERGIA IMPIANTI ANTINCENDIO SICUREZZA			
COMUNE DI MONZA			
COMMITTENTE	MARGI IMMOBILIARE SRL via Mantana 18/A, 20900, Monza (MB)	CODICE	PP11724
EDIFICIO	LOTTO A VIABILITA' PUBBLICA Via Lazio - Viale Europa, Monza (MB)	DISEGNO	I01
OGGETTO	PROGETTO SMALTIMENTO ACQUE CHIARE E SCURE lotto 5	DISEGNATO DA	Arch. M.Scotti
		SCALA	1:200
		APPROVATO DA	Ing. B.Piccolo
		DATA	21/03/2025
3			
2			
1			
0	EMESSO PER APPROVAZIONE	M.S.	21.03.2025
N°	AGGIORNAMENTO	D.S.	21.03.2025
		B.P.	21.03.2025
		C.C.	DATA
PROGETTISTA	PROPRIETA'	IMPRESA	
VIETATA LA RIPRODUZIONE ANCHE PARZIALE. LA TRADUZIONE E QUALUNQUE USO NON PREVENTIVAMENTE AUTORIZZATO PER ISCRITTO DALL' ING. B.PICCOLO TUTTI I DIRITTI RISERVATI A NORMA DI LEGGE			